




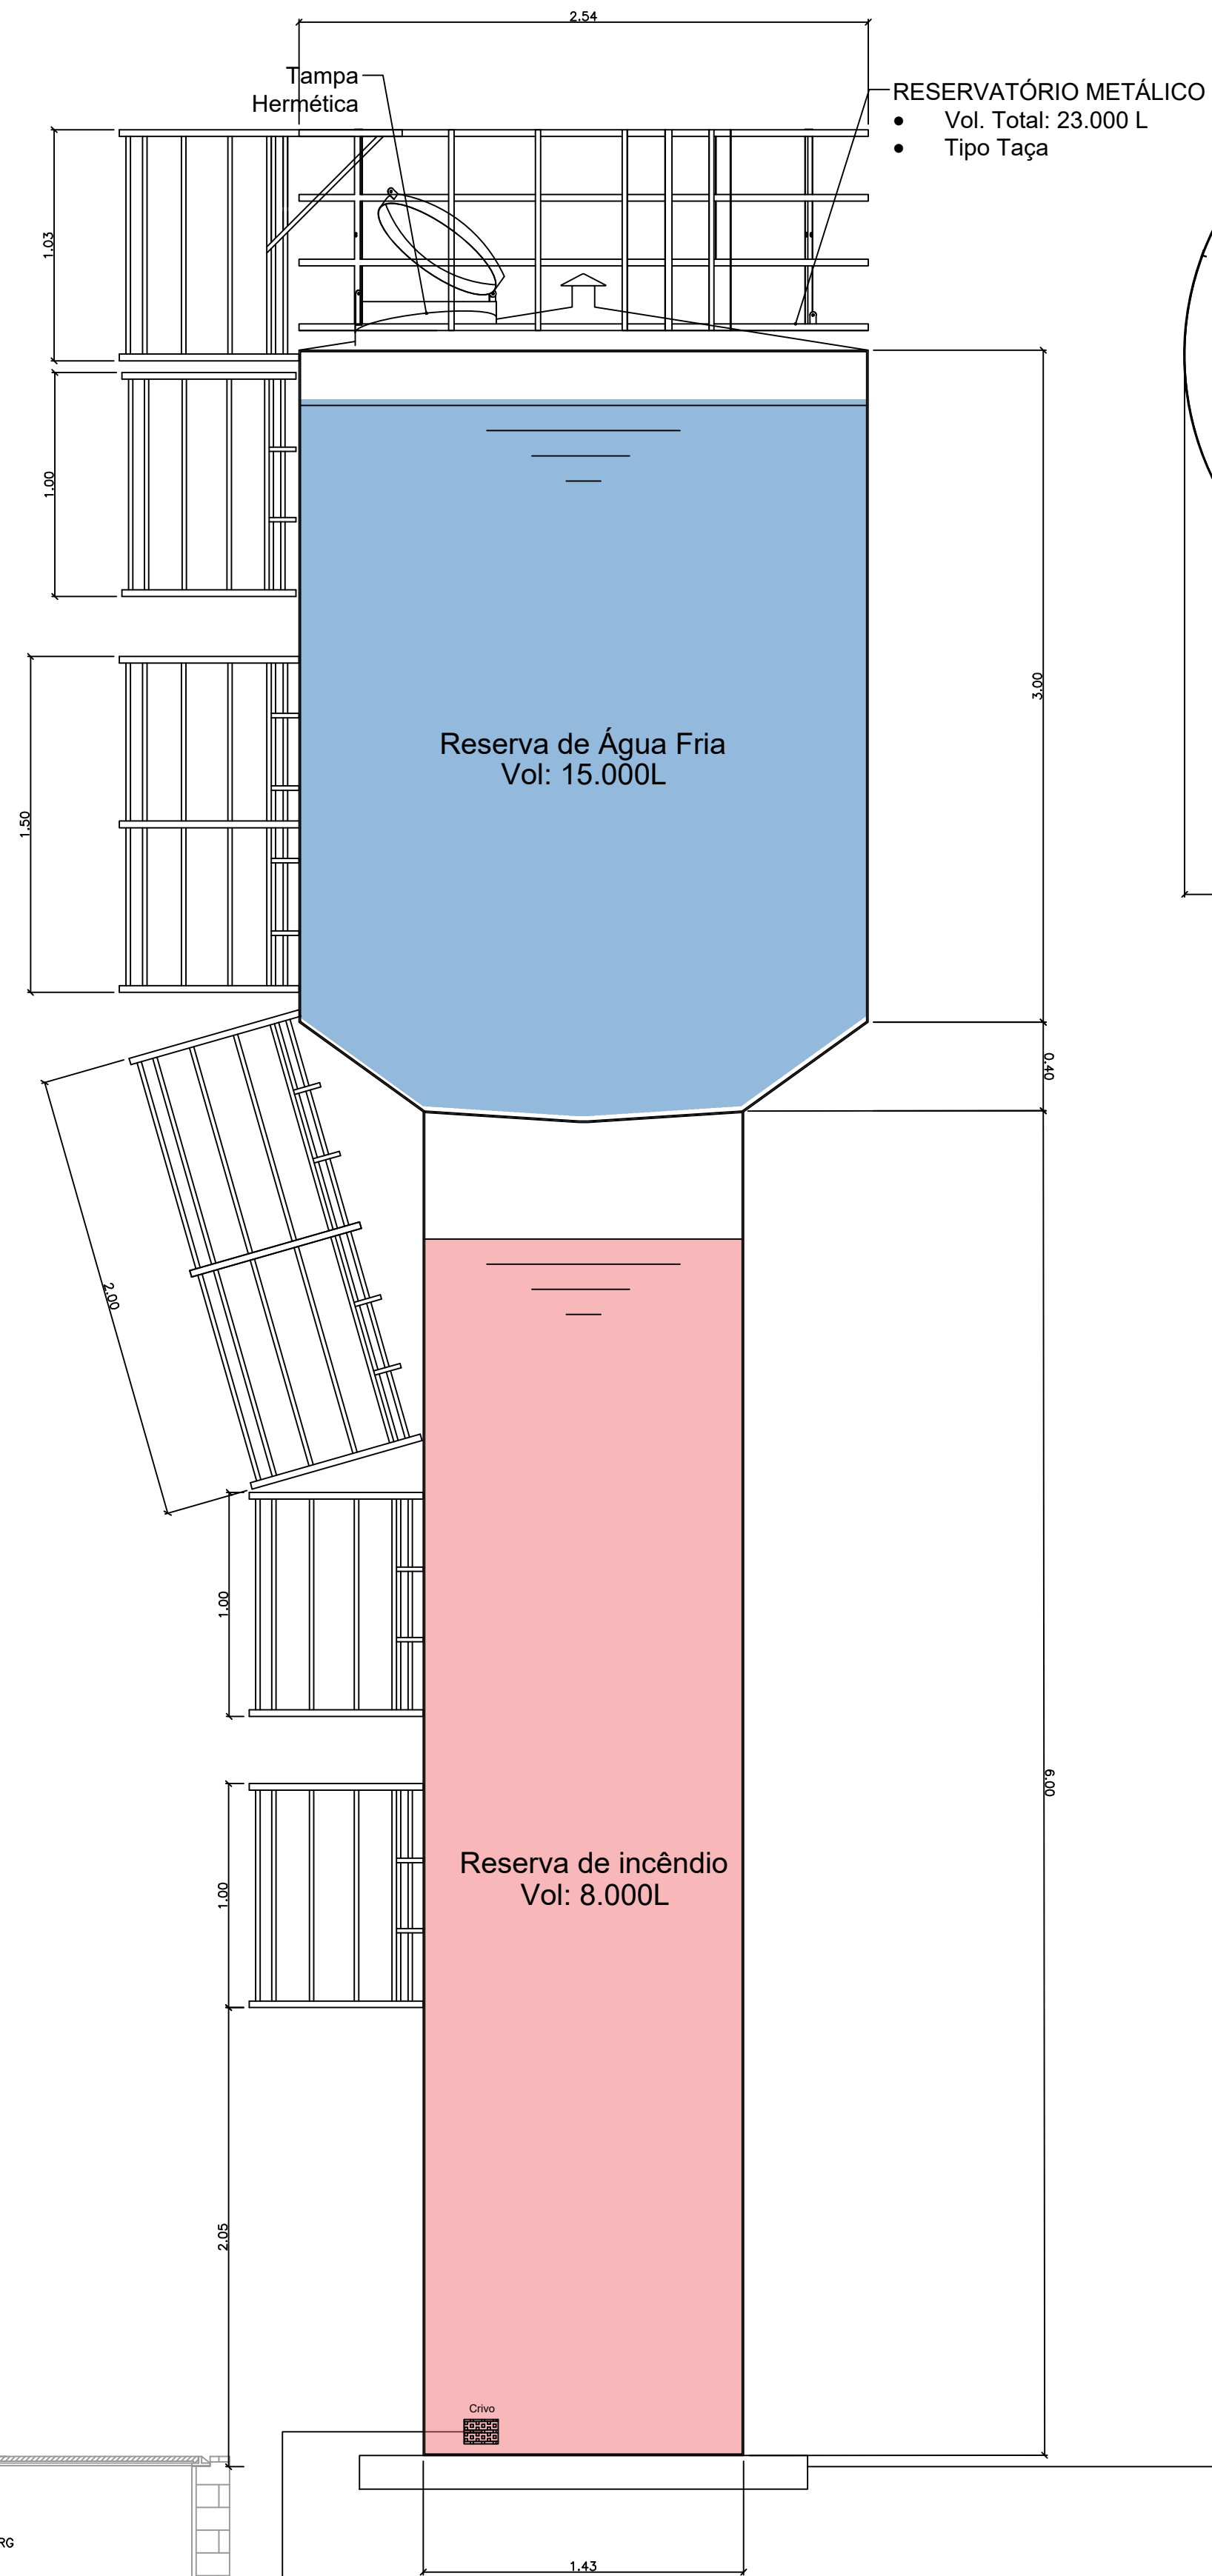

- RESERVATÓRIO METÁLICO
- Vol. Total: 23.000 L
 - Tipo Taça

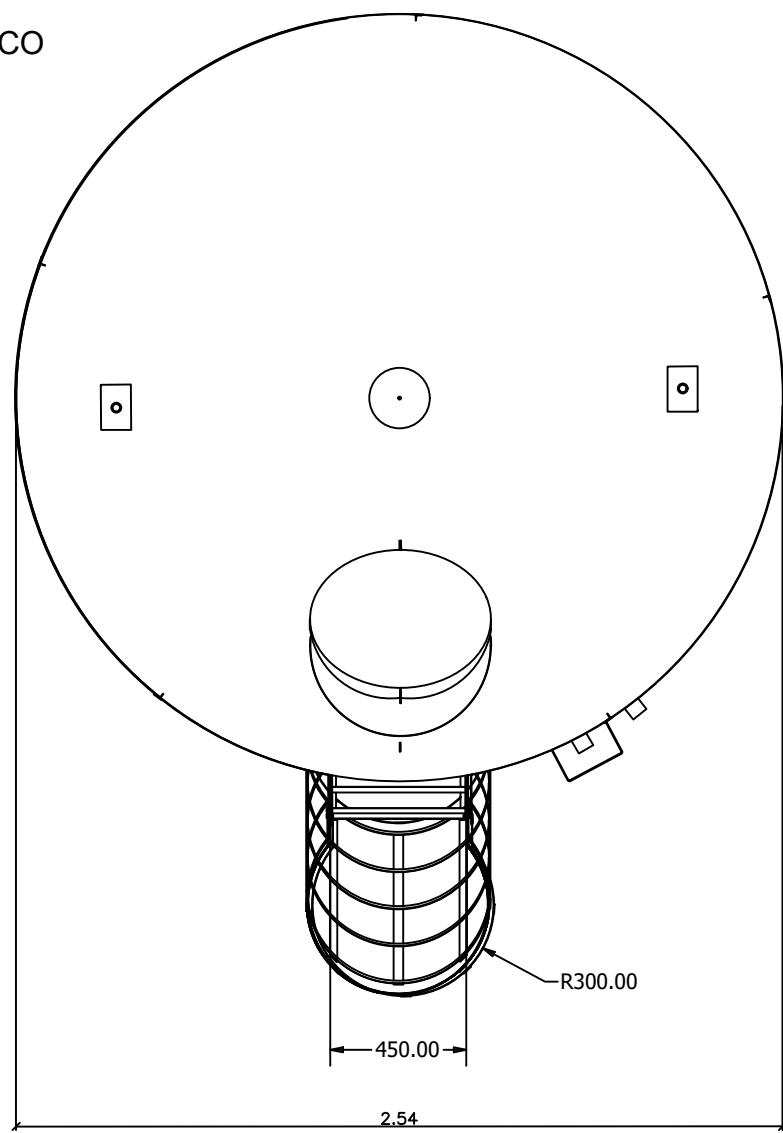

Reservatório - Planta Baixa Superior
Escala 1:25

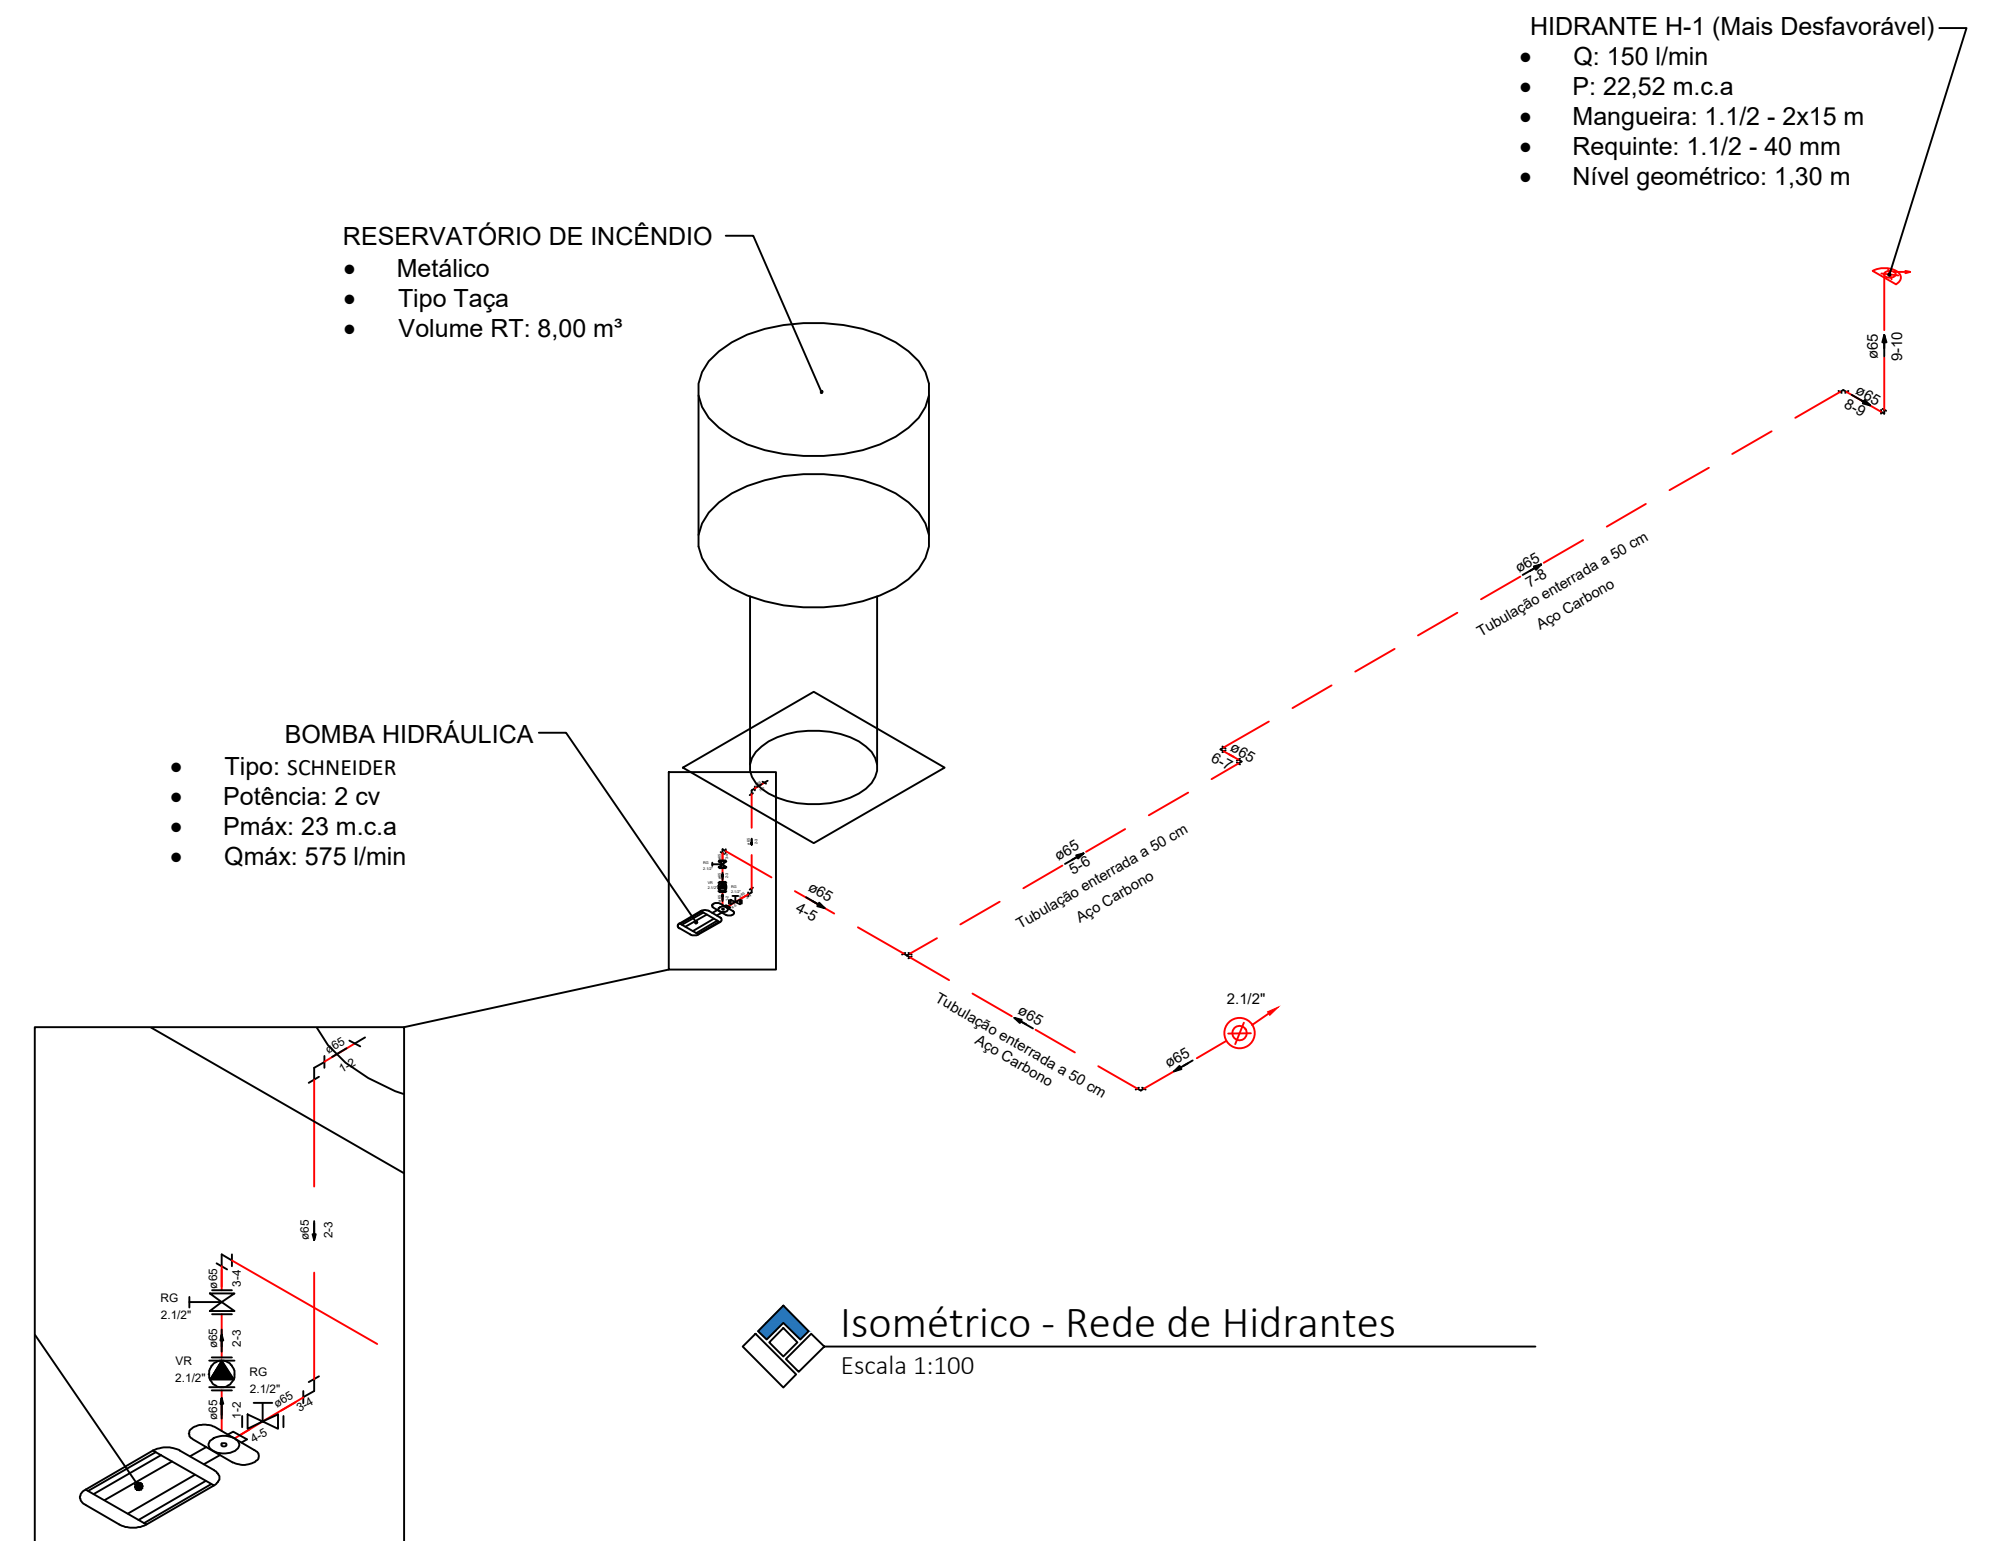

Isométrico - Rede de Hidrantes
Escala 1:100

Reservatório Tipo Taça
Escala 1:25

R03				
R02				
R01				
R00	06/03/20	PMRP	ETC	Emissão inicial
REV.	DATA	SOLICITANTE	RESP.	DESCRIÇÃO
 PROJETOS EXECUTIVOS ARQUITETURA GERENCIAMENTO ENGENHARIA Rua Expedicionários do Brasil, 1448 Centro - Araraquara - SP (11) 319-8150 contato@altienharia.com.br  ALTI ENGENHARIA				
OBRA REFORMA E AMPLIAÇÃO DO VELÓRIO MUNICIPAL				
PROPRIETÁRIO PREFEITURA MUNICIPAL DE SÃO CARLOS				ESCALA Indicada
LOCAL Avenida São Carlos, n° 5000, Vila Marina, São Carlos/SP				VERIF. WLF
TÍTULO DA FOLHA Rede de Hidrantes				ÚLTIMA ALTERAÇÃO
AUTOR DO PROJ. Eng° Luiz Felipe de Souza		FASE Projeto Executivo		29/04/2021
RESP. TÉCNICO Eng° Alexandre Akio Ogawa		REGISTRO CREASP: 5068971271		FOLHA PPCI 04/04
DOC. Nº ART 28027230200219474		ASS.		
ARQUIVO 2020-03-09_ALTI_VSC_PPCI_R00.DWG		STATUS Em análise		