

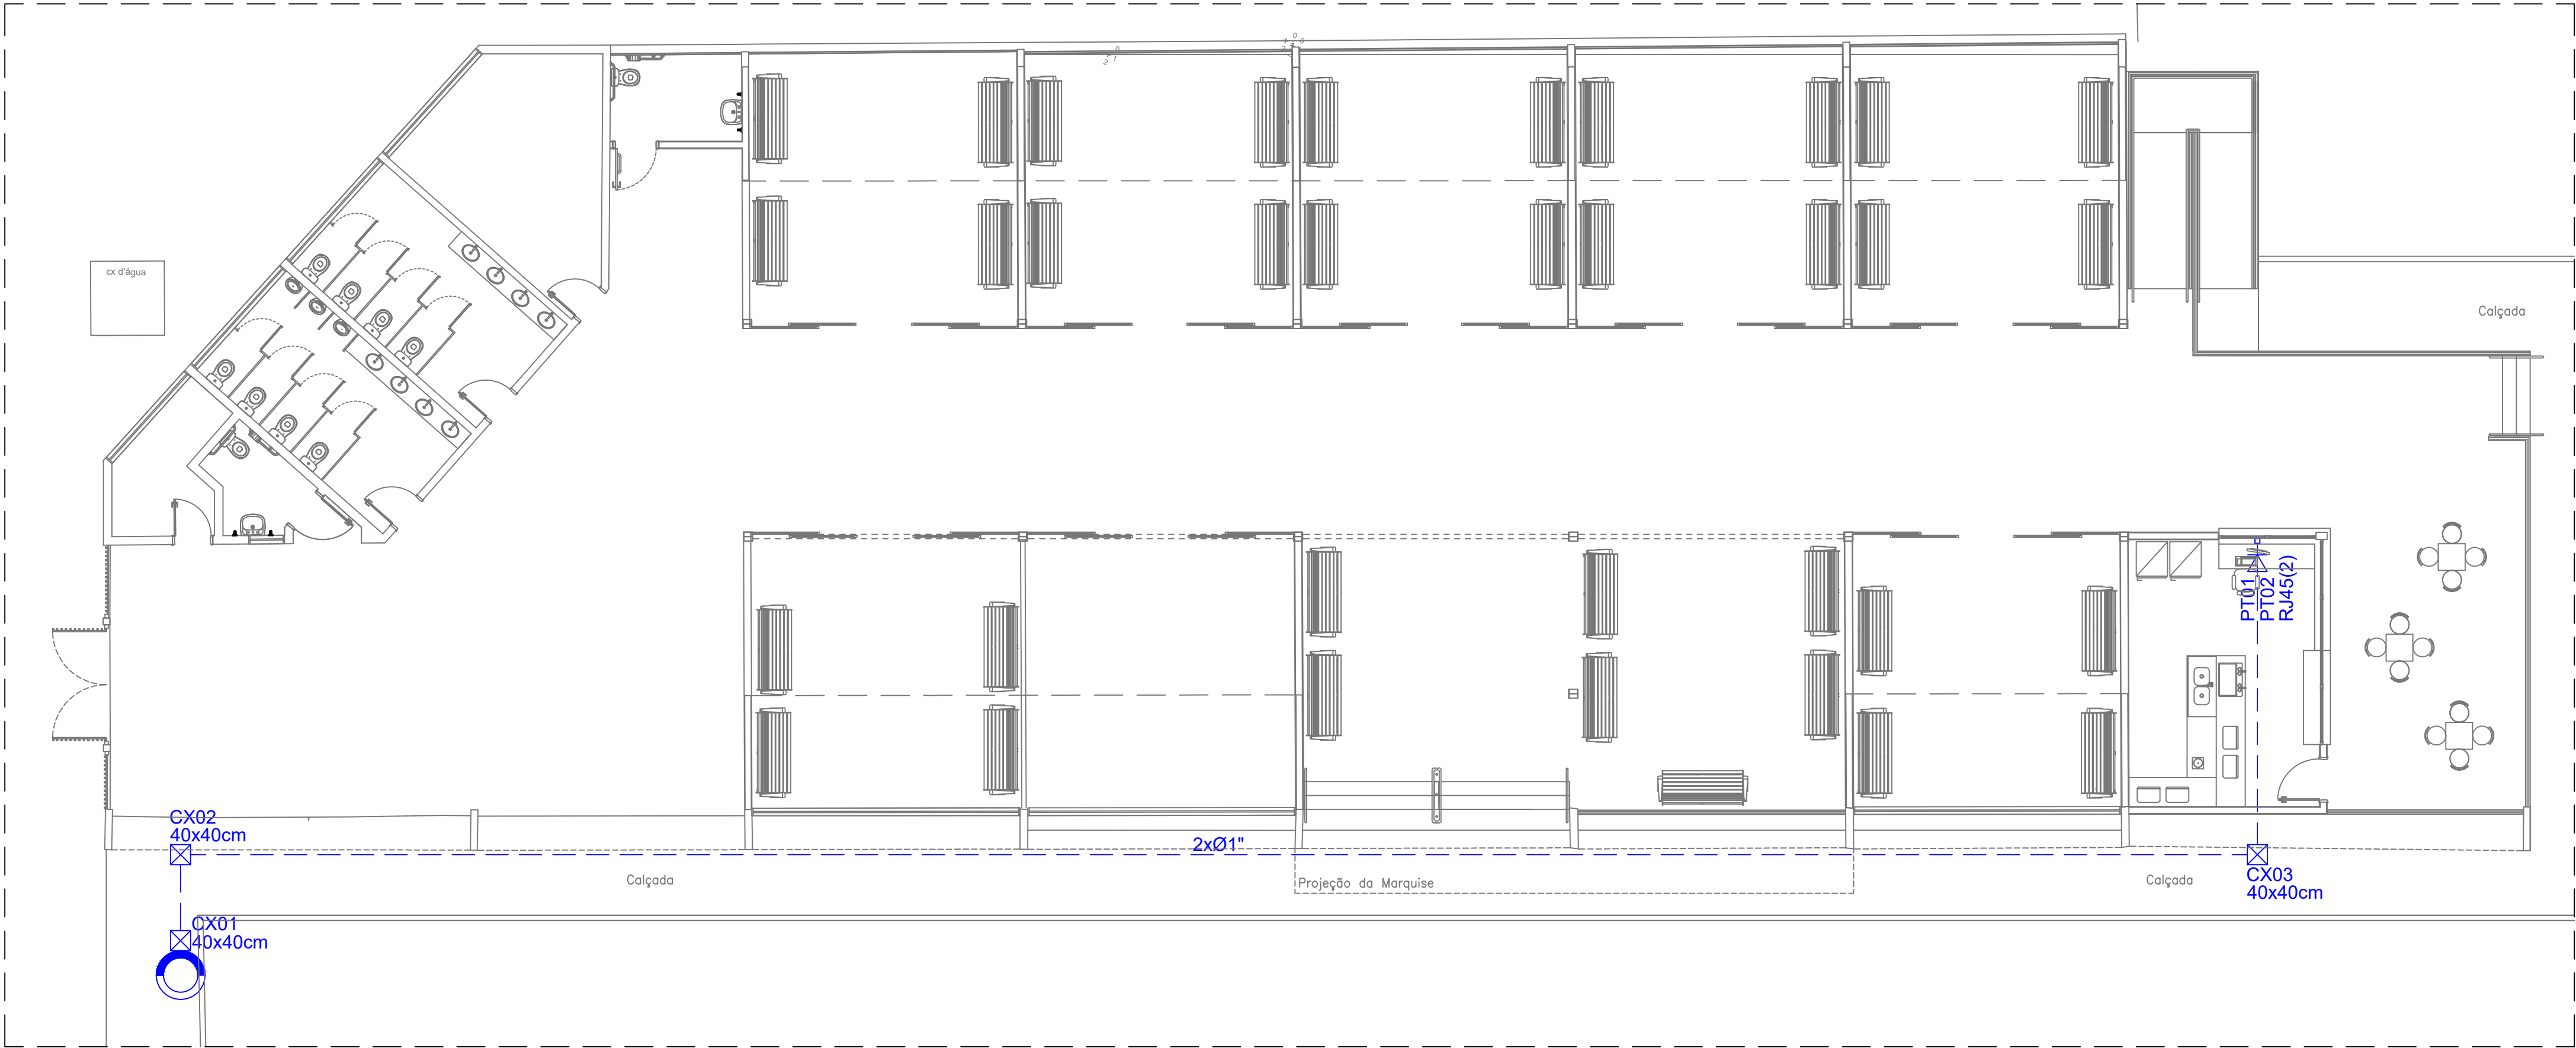


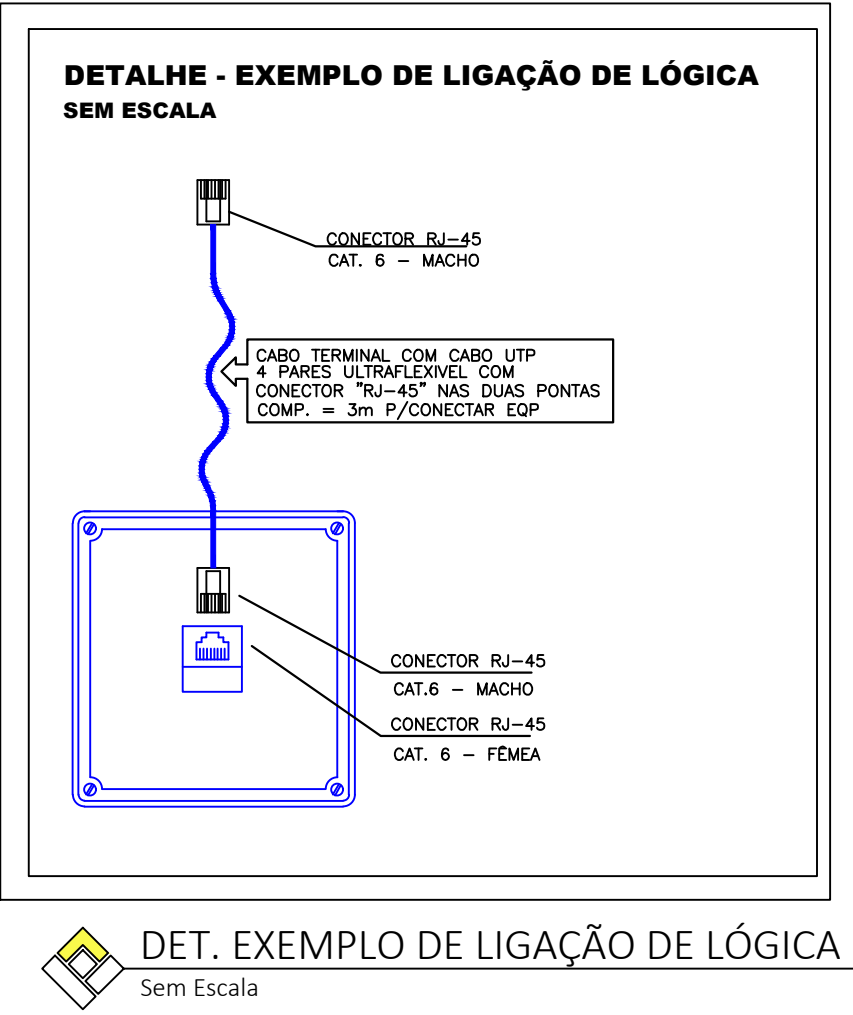

TELEFONIA - PLANTA BAIXA  
Escala 1:100

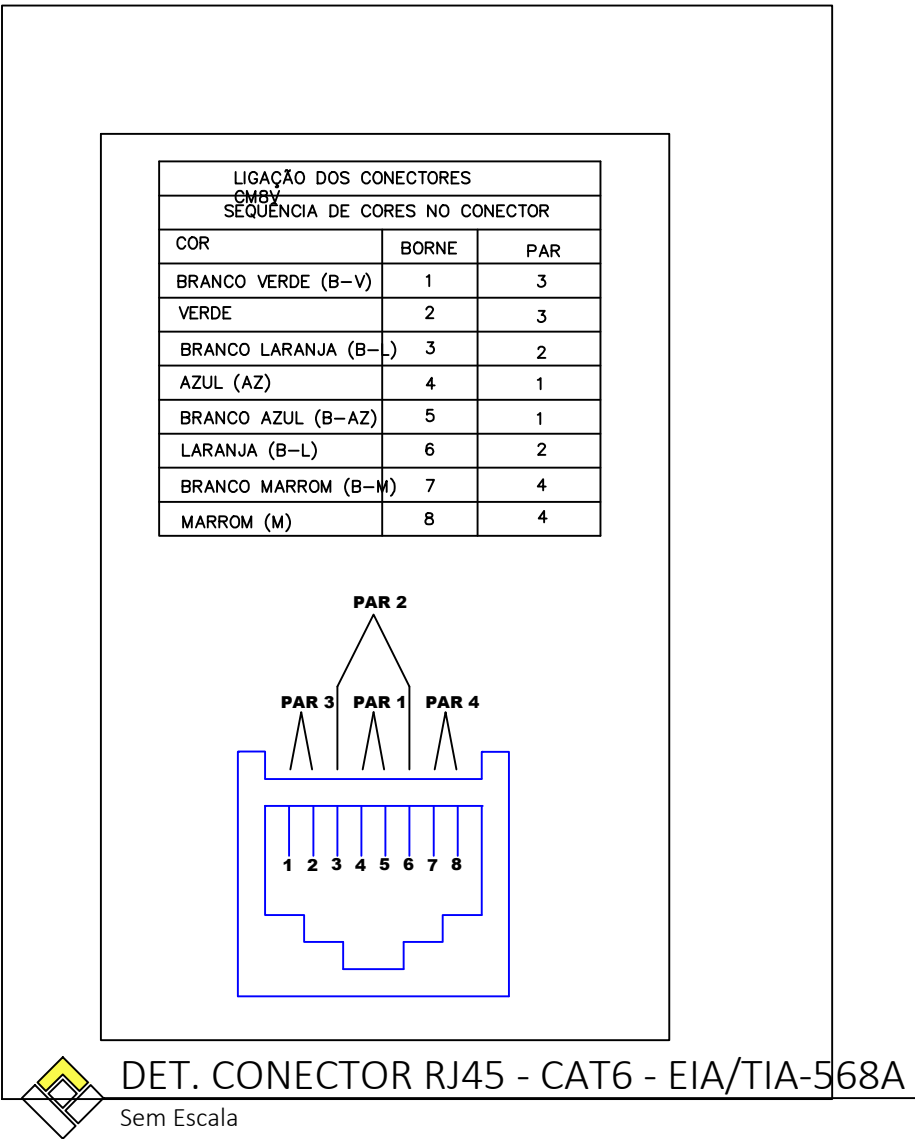

| LEGENDA |                                                                                                        |
|---------|--------------------------------------------------------------------------------------------------------|
|         | CAIXA DE PASSAGEM EM ALVENARIA                                                                         |
|         | ELETRODUTO EM PVC CORRUGADO                                                                            |
|         | PONTO COM TOMADA RJ45 - PARA DADO/VOZ - INSTALAÇÃO 0,30m DO PISO RJ45(2) = TOMADA COM DOIS PONTOS RJ45 |
|         | POSTE EXISTENTE - CPFL                                                                                 |

NOTAS:

- 01 - TODA E QUALQUER MODIFICAÇÃO NECESSÁRIA NA EXECUÇÃO DOS SERVIÇOS DEVERÁ SER AUTORIZADA PREVIAMENTE PELO PROJETISTA.
- 02 - DEIXAR ARAME GUIA #14BWG EM TODAS AS TUBULAÇÕES SECAS;
- 03 - NÃO COMPARTILHAR ELETRODUTO, CANALETA E ELETROCALHAS DO SISTEMA DE CABEAMENTO ESTRUTURADO COM O SISTEMA DA REDE ELÉTRICA;
- 04 - OS CABOS UTP SERÃO LIGADOS AOS CONECTORES MACHO RJ-45 COM ALICATE APROPRIADO PARA CRIMPAGEM, COM PADRÃO DE PINAGEM 568-A;
- 05 - NÃO SERÁ ADMITIDA QUALQUER EMENDA NOS CABOS DO SISTEMA DE CABEAMENTO ESTRUTURADO;

|      |          |             |       |                 |
|------|----------|-------------|-------|-----------------|
| R03  |          |             |       |                 |
| R02  |          |             |       |                 |
| R01  |          |             |       |                 |
| R00  | 09/03/20 | PMSC        | ACB   | Emissão inicial |
| REV. | DATA     | SOLICITANTE | RESP. | DESCRIÇÃO       |

PROJETOS EXECUTIVOS

ARQUITETURA | GERENCIAMENTO | ENGENHARIA

Rua Expedicionários do Brasil, 1448

Centro - Araraquara - SP

(16) 3319-8150 | contato@alliengenharia.com.br

|                                                                |  |                             |  |                  |
|----------------------------------------------------------------|--|-----------------------------|--|------------------|
| OBRA REFORMA E AMPLIAÇÃO DO VELÓRIO MUNICIPAL                  |  |                             |  | ESCALA Indicada  |
| PROPRIETÁRIO PREFEITURA MUNICIPAL DE SÃO CARLOS                |  |                             |  | VERIF. AAO       |
| LOCAL Avenida São Carlos, nº5000 - Vila Marina - São Carlos/SP |  |                             |  | ÚLTIMA ALTERAÇÃO |
| TÍTULO DA FOLHA TELEFONIA - PLANTA BAIXA                       |  |                             |  | 29/04/2021       |
| AUTOR DO PROJ. Eng. Ariel Augusto de Oliveira                  |  | FASE PROJ. EXECUTIVO        |  | FOLHA            |
| RESP. TÉCNICO Eng. Alexandre Akio Ogawa                        |  | REGISTRO CREA/SP 5068971271 |  | TEL              |
| DOC. Nº ART Nº 28027230200219474                               |  | ASS.                        |  | 01/01            |
| ARQUIVO 2020-03-09_ALTI_TEL_EX_R00.DWG                         |  | STATUS EM ANÁLISE           |  |                  |